


Grundriss mit Geräteliste und Installationen · Raum 11500 × 5200 mm

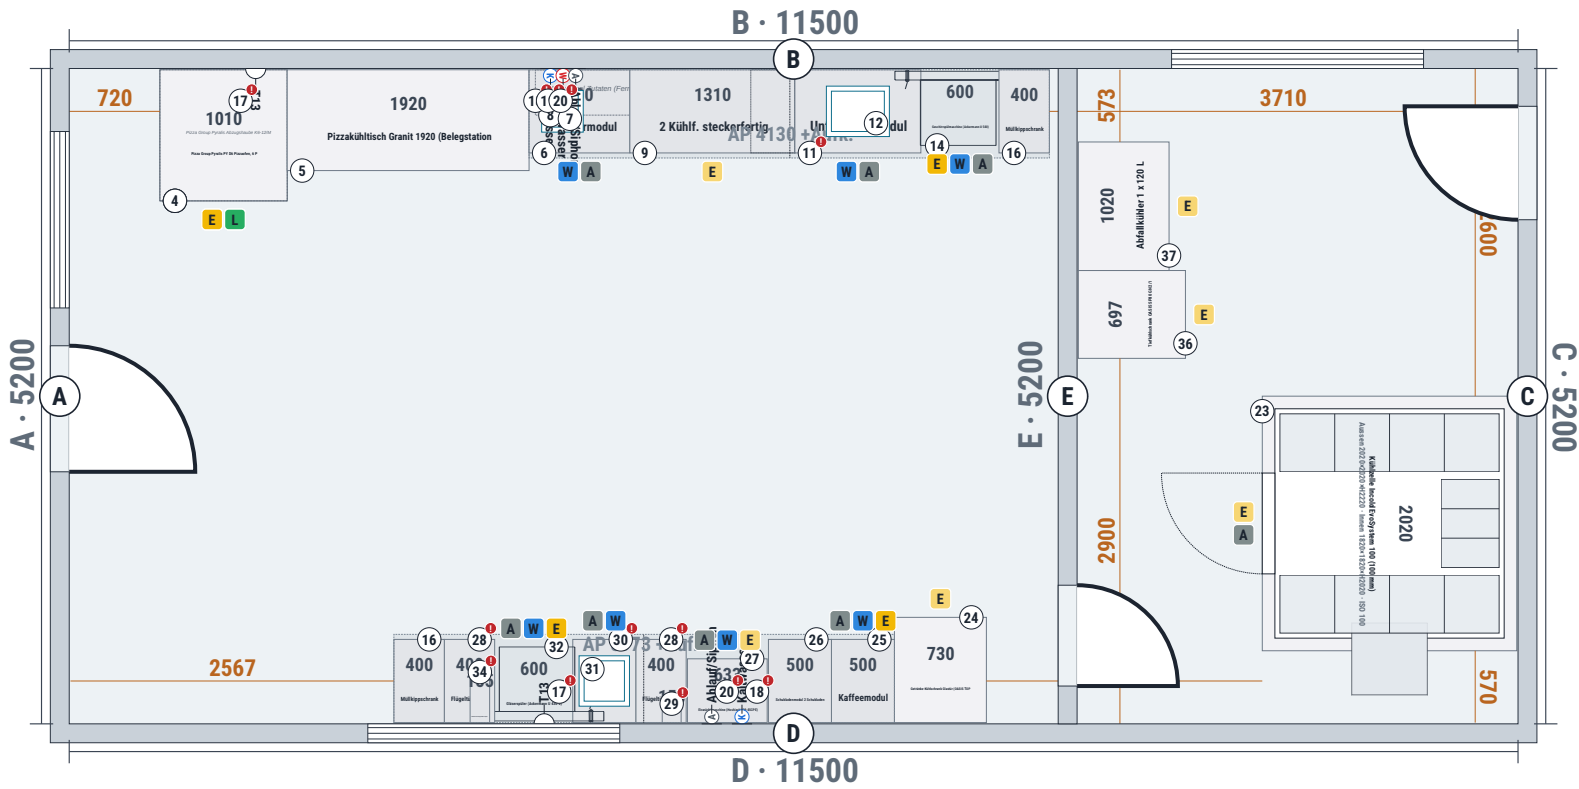

Geräteliste und Installationen

Pos	Artikel	Stk	Strom	Wasser	Abw.	Abluft	Anschluss: von links / ab Boden
1	P11FN64003 · Untergestell Pyralis S6 1010x1040x850	1	400 V · 9 kW	-	-	-	B 720 / 0
2	P08PY12070 · Pizza Group Pyralis PY D6 Pizzaofen, 6 ...	1	400 V · 9 kW	-	-	-	B 720 / 850
3	Gerätesockel Edelstahl 1010x1040xH850 mm unter Pizza...	1	400 V bauseits	-	-	-	-
4	P13PY10031 · Pizza Group Pyralis Abzugshaube K6-12/M...	1	400 V · 9 kW	-	-	-	B 720 / 1270
5	66501730 · Pizzakühltisch Granit 1920 (Belegstation)...	1	-	-	-	-	-
6	A60201080667 · Flügeltürmodul 800x660x760	1	-	KW/WW	-	-	B 3650 / 0
7	Einbau-Handwaschbecken 330x330xH200	1	-	KW/WW	-	-	B 3750 / 860
8	FCA-7350-000 · Wandregal Zutaten (Fermostock 1200) 1...	1	-	-	-	-	-
9	66405511 · Premium Kühlpult · 2 Kühlf. · steckerfert...	1	230 V · 0.35 kW	-	-	-	B 4450 / 0
10	Sockelrahmen 2 Kühlf., H 55-110 mm	1	-	-	-	-	-
11	A60501100667 · Unterspülemodul 1000x660x760 <i>Vermerk: Fach unter dem Becken = Installationsfach für die Spülmaschine (Spül-/Glanz...</i>	1	-	KW/WW	-	-	B 5760 / 0
12	Becken 500x400 in Arbeitsplatte eingeschweisst	1	-	KW/WW	-	-	B 6010 / 860
13	Bohrung für Mischbatterie (pro Becken)	2	-	-	-	-	-
14	2361001 · Geschirrspülmaschine (Ackermann U 540) 600...	1	400 V · 6.7 kW	KW/WW	-	-	B 6770 / 90
15	Gerätesockel Edelstahl 600x600xH90 mm unter Geschirr...	1	400 V bauseits	-	-	-	-
16	A60601040667 · Müllkippschrank 400x660x760	2	-	-	-	-	-
17	Steckdose T13 bauseits (Elektriker) – Steckdose T13 ...	2	230 V 10 A bauseits	-	-	-	B 1480 / 1010 · D 77...
18	Kaltwasser bauseits (Sanitär) – Kaltwasser-Anschluss...	2	-	KW	-	-	B 3820 / 400 · D 616...
19	Warmwasser bauseits (Sanitär) – Warmwasser-Anschluss...	1	-	WW	-	-	B 3920 / 400
20	Ablauf/Siphon bauseits (Sanitär) – Ablauf mit Siphon...	2	-	-	-	-	B 4020 / 300 · D 640...
21	Stecknaht Arbeitsplatte (Plattenstücke max. 3000 mm)...	2	-	-	-	-	-
22	636002H9 (Richtwert >3000) · Arbeitsplatte mit Aufka...	1	-	-	-	-	-
23	Kühlzelle Incold EvoSystem 100 (100 mm) 2020x2020x22...	1	230 V · 1 kW	-	-	-	C 2600 / 0
24	66000830 · Getränke-Kühlschrank Glastür (OASIS TOP L...	1	230 V · 0.4 kW	-	-	-	D 4220 / 0
25	A60800050667 · Kaffeemodul 500x660x760	1	400 V · 6 kW	KW	-	-	D 4950 / 0
26	A60102050667 · Schubladenmodul 2 Schubladen 500x660x...	1	-	-	-	-	-
27	IM-45CPE · Eiswürfelmaschine (Hoshizaki IM-45CPE) 63...	1	230 V · 0.5 kW	KW	-	-	D 5960 / 10
28	A60201040667 · Flügeltürmodul 400x660x760 <i>Vermerk: Installationsfach für Eiswürfelmaschine: Wasserfilter HOS-20, Wasseranschl...</i>	2	-	-	-	-	-
29	HOS-20-set · Wasserfilter HOSHIZAKI HOS-20 inkl. Mon... <i>Vermerk: im Installationsfach montiert</i>	1	-	KW	-	-	D 6643 / 500
30	A60501050667 · Unterspülemodul 500x660x760 <i>Vermerk: Fach unter dem Becken = Installationsfach für die Spülmaschine (Spül-/Glanz...</i>	1	-	KW/WW	-	-	D 7003 / 0
31	Becken 400x400 in Arbeitsplatte eingeschweisst	1	-	KW/WW	-	-	D 7053 / 860
32	1351001 · Gläserspüler (Ackermann U 430-2) 600x600x7...	1	400 V · 3.9 kW	KW/WW	-	-	D 7513 / 90
33	Gerätesockel Edelstahl 600x600xH90 mm unter Gläsersp...	1	400 V bauseits	-	-	-	-
34	9500085 · Umkehrosmoseanlage KPRO Compact 155x401x456 <i>Vermerk: im Installationsfach montiert</i>	1	230 V · 0.1 kW	KW	-	-	D 8163 / 390
35	636002H9 (Richtwert >3000) · Arbeitsplatte mit Aufka...	1	-	-	-	-	-
36	66000870 · Tiefkühlschrank OASIS SP80 GN 2/1 697x850...	1	230 V · 0.6 kW	-	-	-	E 2900 / 0
37	CAKM011200 · Abfallkühler 1 x 120 L 1020x720x1082	1	230 V · 0.5 kW	-	-	-	E 3597 / 0
Total ca. 47.1 kW · 6x 400 V · 7x 230 V · 12x Wasser · 11x Abwasser · 3x Abluft · 2 Steckdosen bauseits							

Installationen: E Strom · W Wasser (KW/WW) · A Abwasser · L Abluft – total ca. 47.1 kW, 6x 400 V, 7x 230 V, 12 Wasseranschlüsse, 11 Abwasser, 3 Abluft, 2 Steckdosen bauseits

Elementabmessungen können bei Lieferung abweichen · Masse in mm · Positionsnummern gemäss Stückliste/Offerte · Geräte symbolisch

© T101 AG | chrombox, Baar – Dieser Plan ist geistiges Eigentum der T101 AG und urheberrechtlich geschützt (URG). Weitergabe an Dritte, Kopie, Veröffentlichung oder Verwendung für Offerten Dritter sind ohne schriftliche Zustimmung untersagt. Zuwiderhandlungen werden zivil- und strafrechtlich verfolgt (Art. 67 URG); pro weitergegebenen Plan werden CHF 2'500.- Planungsaufwand in Rechnung gestellt. Mit dem Kauf der Einrichtung bei chrombox erhält der Käufer das Nutzungsrecht.

chrombox
KÜHLEN - KOCHEN - SPÜLEN

T101 AG | chrombox · Ruessenstrasse 11 · 6340 Baar
041 241 11 01 · info@chrombox.ch · chrombox.ch

PROJEKT
Pizzeria mit Kühlzelle und Nebenraum

PLAN-NR.
RP-260916-670

KUNDE
Pizzeria Da Mario

DATUM
16.09.2026


ADRESSE
Musterstrasse 1, 6340 Baar

BEARBEITER
chrombox

PLAN
Grundriss mit Geräteliste und Installationen

MASSSTAB
1:60 · Masse in mm

Frontansicht Wand A · 5200 mm

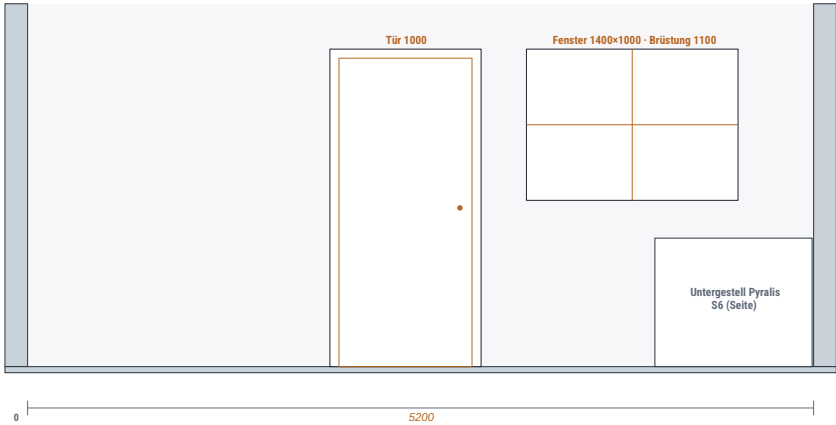


Elementabmessungen können bei Lieferung abweichen · Masse in mm · Positionsnummern gemäss Stückliste/Offerte · Geräte symbolisch

© T101 AG | chrombox, Baar – Dieser Plan ist geistiges Eigentum der T101 AG und urheberrechtlich geschützt (URG). Weitergabe an Dritte, Kopie, Veröffentlichung oder Verwendung für Offerten Dritter sind ohne schriftliche Zustimmung untersagt. Zuwiderhandlungen werden zivil- und strafrechtlich verfolgt (Art. 67 URG); pro weitergegebenen Plan werden CHF 2'500.– Planungsaufwand in Rechnung gestellt. Mit dem Kauf der Einrichtung bei chrombox erhält der Käufer das Nutzungsrecht.

chrombox KÜHLEN - KOCHEN - SPÜLEN T101 AG chrombox · Ruessenstrasse 11 · 6340 Baar 041 241 11 01 · info@chrombox.ch · chrombox.ch	PROJEKT Pizzeria mit Kühlzelle und Nebenraum	KUNDE Pizzeria Da Mario	ADRESSE Musterstrasse 1, 6340 Baar	PLAN Frontansichten Wand A
	PLAN-NR. RP-260916-670	DATUM 16.09.2026	BEARBEITER chrombox	MASSSTAB 1:50 · Masse in mm

Frontansicht Wand B · 11500 mm

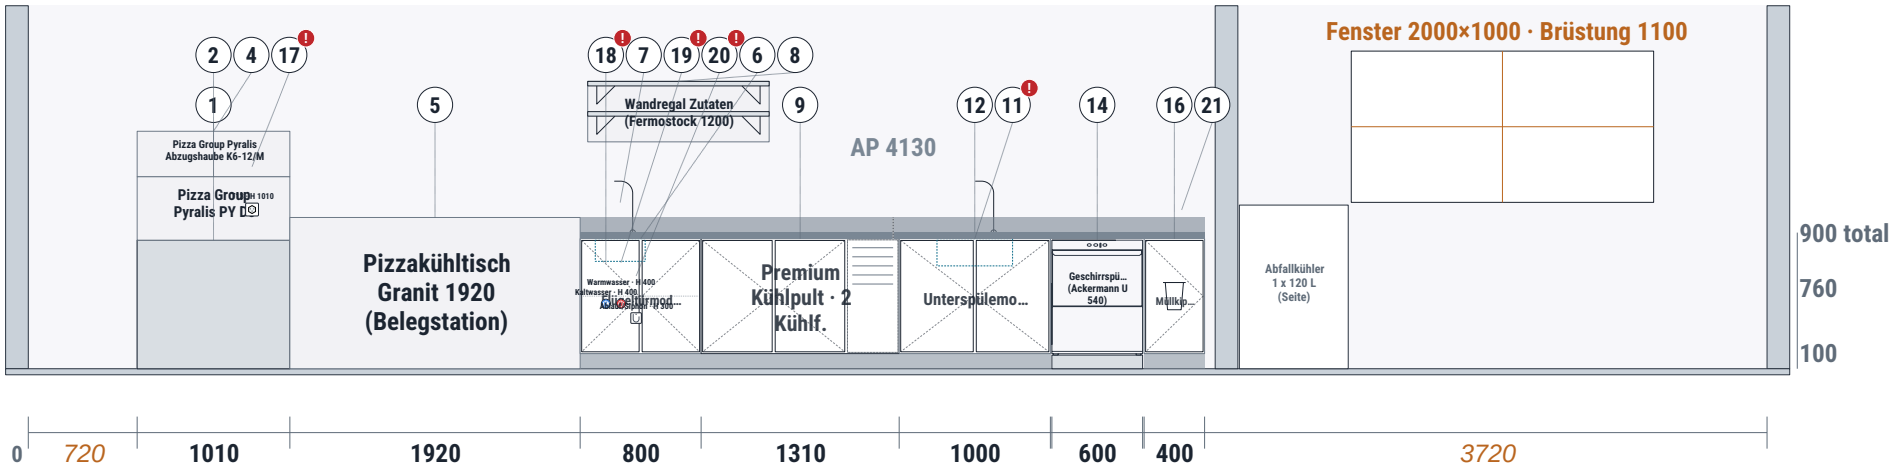

Geräteliste Wand B und Installationen

Pos	Artikel	Stk	Strom	Wasser	Abw.	Abluft	Anschluss: von links / ab Boden
1	P11FN64003 · Untergestell Pyralis S6 1010×1040×850	1	400 V · 9 kW	–	–		B 720 / 0
2	P08PY12070 · Pizza Group Pyralis PY D6 Pizzaofen, 6 ...	1	400 V · 9 kW	–	–		B 720 / 850
4	P13PY10031 · Pizza Group Pyralis Abzugshaube K6-12/M...	1	400 V · 9 kW	–	–		B 720 / 1270
5	66501730 · Pizzakühltisch Granit 1920 (Belegstation)...	1	–	–	–	–	–
6	A60201080667 · Flügeltürmodul 800×660×760	1	–	KW/WW		–	B 3650 / 0
7	Einbau-Handwaschbecken 330×330×H200	1	–	KW/WW		–	B 3750 / 860
8	FCA-7350-000 · Wandregal Zutaten (Fermostock 1200) 1...	1	–	–	–	–	–
9	66405511 · Premium Kühlpult · 2 Kühlf. · steckerfert...	1	230 V · 0.35 kW	–	–	–	B 4450 / 0
11	A60501100667 · Unterspülemodul 1000×660×760 Vermerk: Fach unter dem Becken = Installationsfach für die Spülmaschine (Spül-/Glanz...	1	–	KW/WW		–	B 5760 / 0
12	Becken 500×400 in Arbeitsplatte eingeschweisst	1	–	KW/WW		–	B 6010 / 860
14	2361001 · Geschirrspülmaschine (Ackermann U 540) 600...	1	400 V · 6.7 kW	KW/WW		–	B 6770 / 90
16	A60601040667 · Müllkippschrank 400×660×760	2	–	–	–	–	–
17	Steckdose T13 bauseits (Elektriker) – Steckdose T13 ...	2	230 V 10 A bauseits	–	–	–	B 1480 / 1010 · D 77...
18	Kaltwasser bauseits (Sanitär) – Kaltwasser-Anschluss...	2	–	KW	–	–	B 3820 / 400 · D 616...
19	Warmwasser bauseits (Sanitär) – Warmwasser-Anschluss...	1	–	WW	–	–	B 3920 / 400
20	Ablauf/Siphon bauseits (Sanitär) – Ablauf mit Siphon...	2	–	–		–	B 4020 / 300 · D 640...
21	Stecknaht Arbeitsplatte (Plattenstücke max. 3000 mm)...	2	–	–	–	–	–

Elementabmessungen können bei Lieferung abweichen · Masse in mm · Positionsnummern gemäss Stückliste/Offerte · Geräte symbolisch

© T101 AG | chrombox, Baar – Dieser Plan ist geistiges Eigentum der T101 AG und urheberrechtlich geschützt (URG). Weitergabe an Dritte, Kopie, Veröffentlichung oder Verwendung für Offerten Dritter sind ohne schriftliche Zustimmung untersagt. Zuwiderhandlungen werden zivil- und strafrechtlich verfolgt (Art. 67 URG); pro weitergegebenen Plan werden CHF 2'500.– Planungsaufwand in Rechnung gestellt. Mit dem Kauf der Einrichtung bei chrombox erhält der Käufer das Nutzungsrecht.

chrombox
KÜHLEN - KOCHEN - SPÜLEN

T101 AG | chrombox · Ruessenstrasse 11 · 6340 Baar
041 241 11 01 · info@chrombox.ch · chrombox.ch

PROJEKT
Pizzeria mit Kühlzelle und Nebenraum

PLAN-NR.
RP-260916-670

KUNDE
Pizzeria Da Mario

DATUM
16.09.2026


ADRESSE
Musterstrasse 1, 6340 Baar

BEARBEITER
chrombox

PLAN
Frontansichten Wand B

MASSSTAB
1:50 · Masse in mm

Frontansicht Wand C · 5200 mm

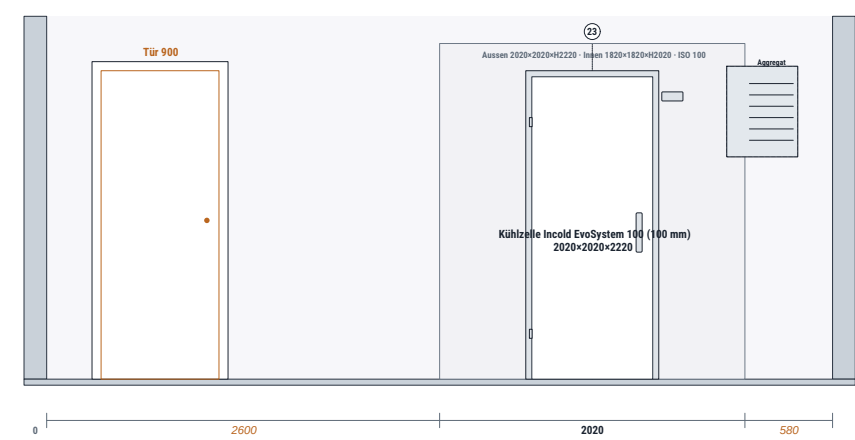

Geräteliste Wand C und Installationen


Pos	Artikel	Stk	Strom	Wasser	Abw.	Abluft	Anschluss: von links / ab Boden
23	Kühlzelle IncolD EvoSystem 100 (100 mm) 2020×2020×22...	1	230 V · 1 kW	–		–	C 2600 / 0

Elementabmessungen können bei Lieferung abweichen · Masse in mm · Positionsnummern gemäss Stückliste/Offerte · Geräte symbolisch

© T101 AG | chrombox, Baar – Dieser Plan ist geistiges Eigentum der T101 AG und urheberrechtlich geschützt (URG). Weitergabe an Dritte, Kopie, Veröffentlichung oder Verwendung für Offerten Dritter sind ohne schriftliche Zustimmung untersagt. Zuwiderhandlungen werden zivil- und strafrechtlich verfolgt (Art. 67 URG); pro weitergegebenen Plan werden CHF 2'500.– Planungsaufwand in Rechnung gestellt. Mit dem Kauf der Einrichtung bei chrombox erhält der Käufer das Nutzungsrecht.

chrombox KÜHLEN - KOCHEN - SPÜLEN T101 AG chrombox · Ruessenstrasse 11 · 6340 Baar 041 241 11 01 · info@chrombox.ch · chrombox.ch	PROJEKT Pizzeria mit Kühlzelle und Nebenraum	KUNDE Pizzeria Da Mario	ADRESSE Musterstrasse 1, 6340 Baar	PLAN Frontansichten Wand C
	PLAN-NR. RP-260916-670	DATUM 16.09.2026	BEARBEITER chrombox	MASSSTAB 1:50 · Masse in mm

Frontansicht Wand D · 11500 mm

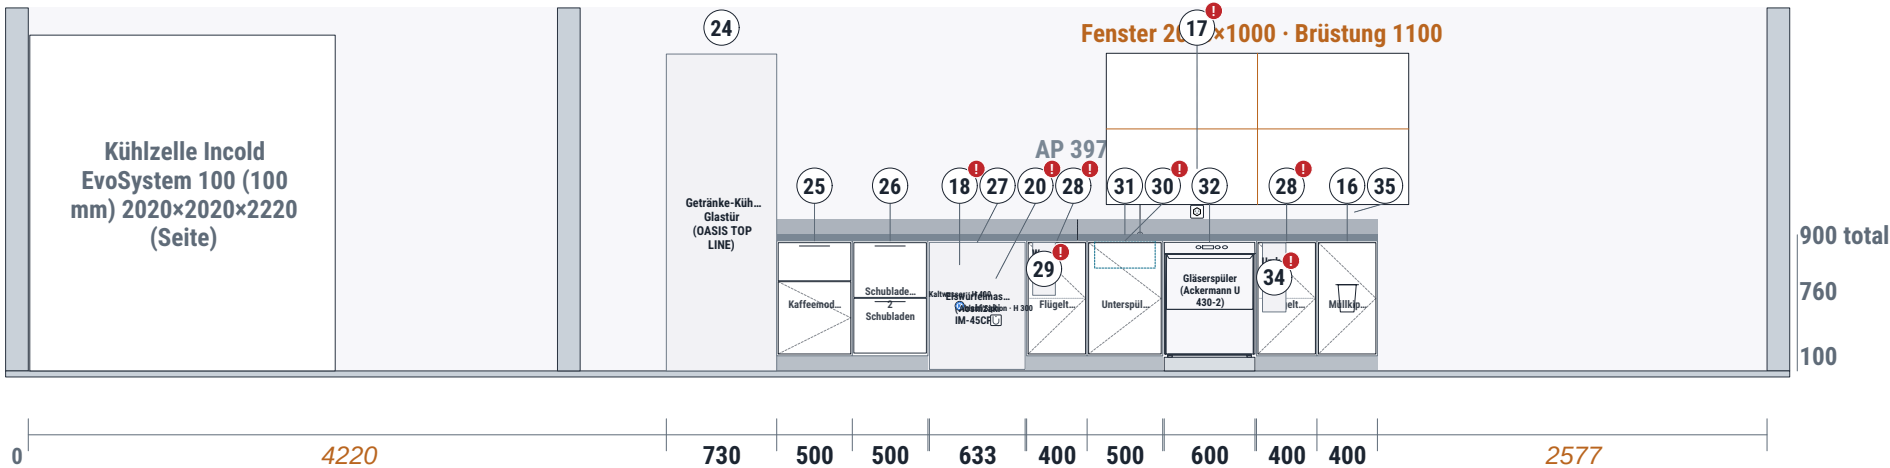

Geräteliste Wand D und Installationen


Pos	Artikel	Stk	Strom	Wasser	Abw.	Abluft	Anschluss: von links / ab Boden
16	A60601040667 · Müllkippschrank 400×660×760	2	–	–	–	–	–
17	Steckdose T13 bauseits (Elektriker) – Steckdose T13 ...	2	230 V 10 A bauseits	–	–	–	B 1480 / 1010 · D 77...
18	Kaltwasser bauseits (Sanitär) – Kaltwasser-Anschluss...	2	–	KW	–	–	B 3820 / 400 · D 616...
20	Ablauf/Siphon bauseits (Sanitär) – Ablauf mit Siphon...	2	–	–	–	–	B 4020 / 300 · D 640...
24	66000830 · Getränke-Kühlschrank Glastür (OASIS TOP L...	1	230 V · 0.4 kW	–	–	–	D 4220 / 0
25	A60800050667 · Kaffeemodul 500×660×760	1	400 V · 6 kW	KW	–	–	D 4950 / 0
26	A60102050667 · Schubladenmodul 2 Schubladen 500×660×...	1	–	–	–	–	–
27	IM-45CPE · Eiswürfelmaschine (Hoshizaki IM-45CPE) 63...	1	230 V · 0.5 kW	KW	–	–	D 5960 / 10
28	A60201040667 · Flügeltürmodul 400×660×760 Vermerk: Installationsfach für Eiswürfelmaschine: Wasserfilter HOS-20, Wasseranschl...	2	–	–	–	–	–
29	HOS-20-set · Wasserfilter HOSHIZAKI HOS-20 inkl. Mon... Vermerk: im Installationsfach montiert	1	–	KW	–	–	D 6643 / 500
30	A60501050667 · Unterspülemodul 500×660×760 Vermerk: Fach unter dem Becken = Installationsfach für die Spülmaschine (Spül-/Glanz...	1	–	KW/WW	–	–	D 7003 / 0
31	Becken 400×400 in Arbeitsplatte eingeschweisst	1	–	KW/WW	–	–	D 7053 / 860
32	1351001 · Gläsererspüler (Ackermann U 430-2) 600×600×7...	1	400 V · 3.9 kW	KW/WW	–	–	D 7513 / 90
34	9500085 · Umkehrosmoseanlage KPRO Compact 155×401×456 Vermerk: im Installationsfach montiert	1	230 V · 0.1 kW	KW	–	–	D 8163 / 390
35	636002H9 (Richtwert >3000) · Arbeitsplatte mit Aufka...	1	–	–	–	–	–

Elementabmessungen können bei Lieferung abweichen · Masse in mm · Positionsnummern gemäss Stückliste/Offerte · Geräte symbolisch

© T101 AG | chrombox, Baar – Dieser Plan ist geistiges Eigentum der T101 AG und urheberrechtlich geschützt (URG). Weitergabe an Dritte, Kopie, Veröffentlichung oder Verwendung für Offerten Dritter sind ohne schriftliche Zustimmung untersagt. Zuwiderhandlungen werden zivil- und strafrechtlich verfolgt (Art. 67 URG); pro weitergegebenen Plan werden CHF 2'500.– Planungsaufwand in Rechnung gestellt. Mit dem Kauf der Einrichtung bei chrombox erhält der Käufer das Nutzungsrecht.

chrombox KÜHLEN - KOCHEN - SPÜLEN T101 AG chrombox · Ruessenstrasse 11 · 6340 Baar 041 241 11 01 · info@chrombox.ch · chrombox.ch	PROJEKT Pizzeria mit Kühlzelle und Nebenraum	KUNDE Pizzeria Da Mario	ADRESSE Musterstrasse 1, 6340 Baar	PLAN Frontansichten Wand D
	PLAN-NR. RP-260916-670	DATUM 16.09.2026	BEARBEITER chrombox	MASSSTAB 1:50 · Masse in mm

Frontansicht Wand E · 5200 mm

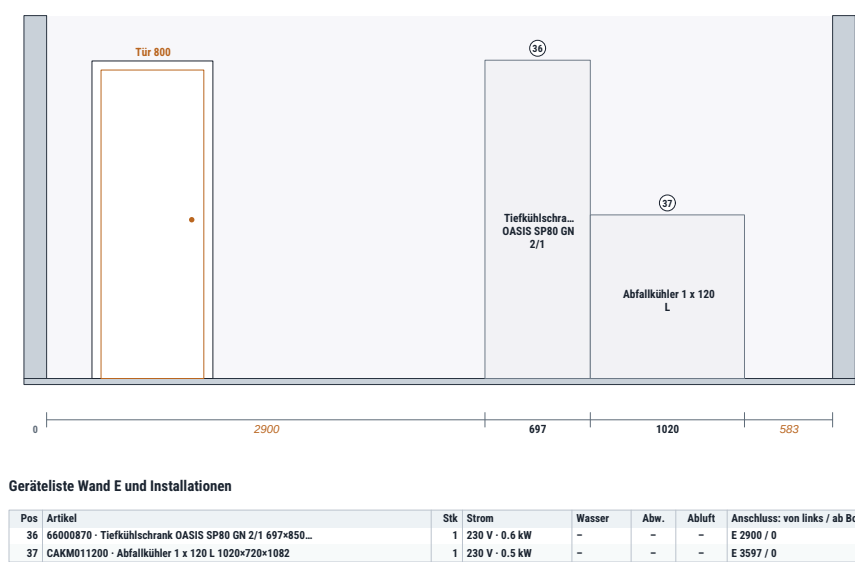

Elementabmessungen können bei Lieferung abweichen · Masse in mm · Positionsnummern gemäss Stückliste/Offerte · Geräte symbolisch

© T101 AG | chrombox, Baar – Dieser Plan ist geistiges Eigentum der T101 AG und urheberrechtlich geschützt (URG). Weitergabe an Dritte, Kopie, Veröffentlichung oder Verwendung für Offerten Dritter sind ohne schriftliche Zustimmung untersagt. Zuwiderhandlungen werden zivil- und strafrechtlich verfolgt (Art. 67 URG); pro weitergegebenen Plan werden CHF 2'500.- Planungsaufwand in Rechnung gestellt. Mit dem Kauf der Einrichtung bei chrombox erhält der Käufer das Nutzungsrecht.

chrombox KÜHLEN - KOCHEN - SPÜLEN T101 AG chrombox · Ruessenstrasse 11 · 6340 Baar 041 241 11 01 · info@chrombox.ch · chrombox.ch	PROJEKT Pizzeria mit Kühlzelle und Nebenraum	KUNDE Pizzeria Da Mario	ADRESSE Musterstrasse 1, 6340 Baar	PLAN Frontansichten Wand E
	PLAN-NR. RP-260916-670	DATUM 16.09.2026	BEARBEITER chrombox	MASSSTAB 1:50 · Masse in mm

Richtofferte RP-260916-670 – Pizzeria mit Kühlzelle und Nebenraum

Baar, 16.09.2026 · Streichpreise CHF exkl. MwSt., Transport und Montage · Preisliste 01/2026 · Basis: Raumplaner-Plan RP-260916-670

Pos.	Artikel	Stk	CHF
1	P11FN64003 · Untergestell Pyralis S6 1010×1040×850 (chrombox.ch) 400 V · 9 kW · Abluft	1	984.00
2	P08PY12070 · Pizza Group Pyralis PY D6 Pizzaofen, 6 Pizzen, digital 1010×1040×420 (chrombox.ch) 400 V · 9 kW · Abluft	1	5'069.00
3	Gerätesockel Edelstahl 1010×1040×H850 mm unter Pizza Group Pyralis PY D6 Pizzaofen, 6... (Pos. 2) – Richtwert 590 €/m² Front, Studio 54 auf Anfrage	1	608.40
4	P13PY10031 · Pizza Group Pyralis Abzugshaube K6-12/M mit Motor 1010×1040×300 (chrombox.ch) 400 V · 9 kW · Abluft	1	2'221.00
5	66501730 · Pizzakühltisch Granit 1920 (Belegstation) 1920×800×1000 (chrombox.ch)	1	9'155.00
6	A60201080667 · Flügeltürmodul 800×660×760 (chrombox.ch) KW/WW · Abwasser	1	1'608.00
7	Einbau-Handwaschbecken 330×330×H200 KW/WW · Abwasser	1	352.80
8	FCA-7350-000 · Wandregal Zutaten (Fermostock 1200) 1200×360×400 (chrombox.ch)	1	293.00
9	66405511 · Premium Kühlpult · 2 Kühlf. · steckerfertig · Aggr. rechts 1310×660×760 (chrombox.ch) 230 V · 0.3 kW	1	5'052.00
10	Sockelrahmen 2 Kühlf., H 55-110 mm	1	183.60
11	A60501100667 · Unterspülemodul 1000×660×760 (chrombox.ch) Vermerk: Fach unter dem Becken = Installationsfach für die Spülmaschine (Spül-/Glanzmittel, Wasserfilter, Siphon) KW/WW · Abwasser	1	1'560.00
12	Becken 500×400 in Arbeitsplatte eingeschweisst (Aufpreis Platte mit Becken) KW/WW · Abwasser	1	450.00
13	Bohrung für Mischbatterie (pro Becken)	2	160.00
14	2361001 · Geschirrspülmaschine (Ackermann U 540) 600×600×760 (chrombox.ch) 400 V · 6.7 kW · KW/WW · Abwasser	1	6'032.00
15	Gerätesockel Edelstahl 600×600×H90 mm unter Geschirrspülmaschine (Ackermann U 540) (Pos. 14) – Richtwert 590 €/m² Front, Studio 54 auf Anfrage	1	38.40
16	A60601040667 · Müllkippschrank 400×660×760 (chrombox.ch)	2	2'592.00
17	Steckdose T13 bauseits (Elektriker) – Steckdose T13 (230 V, 10 A) Wand B 1480 / H 1010 · Wand D 7730 / H 1010	2	0.00
18	Kaltwasser bauseits (Sanitär) – Kaltwasser-Anschluss (Eckventil 1/2") Wand B 3820 / H 400 · Wand D 6160 / H 400	2	0.00
19	Warmwasser bauseits (Sanitär) – Warmwasser-Anschluss (Eckventil 1/2") Wand B 3920 / H 400	1	0.00
20	Ablauf/Siphon bauseits (Sanitär) – Ablauf mit Siphon (DN 50) Wand B 4020 / H 300 · Wand D 6400 / H 300	2	0.00
21	Stecknaht Arbeitsplatte (Plattenstücke max. 3000 mm) – Richtwert	2	300.00
22	636002H9 (Richtwert >3000) · Arbeitsplatte mit Aufkantung 4130×700 Wand B	1	1'735.20
23	Kühlzelle Incold EvoSystem 100 (100 mm) 2020×2020×2220 2020×2020×2220 230 V · 1 kW · Abwasser	1	0.00
24	66000830 · Getränke-Kühlschrank Glastür (OASIS TOP LINE) 730×835×2095 (chrombox.ch) 230 V · 0.4 kW	1	4'480.00
25	A60800050667 · Kaffeemodul 500×660×760 (chrombox.ch) 400 V · 6 kW · KW · Abwasser · Kaffeemaschine (bauseits)	1	1'611.60
26	A60102050667 · Schubladenmodul 2 Schubladen 500×660×760 (chrombox.ch)	1	1'635.60
27	IM-45CPE · Eismwürfelmaschine (Hoshizaki IM-45CPE) 633×506×840 (chrombox.ch) 230 V · 0.5 kW · KW · Abwasser	1	3'655.00

Pos.	Artikel	Stk	CHF
28	A60201040667 · Flügeltürmodul 400×660×760 (chrombox.ch) Vermerk: Installationsfach für Eiswürfelmaschine: Wasserfilter HOS-20, Wasseranschluss · Installationsfach für Gläserspüler: Osmose, Spül- und Glanzmittel, Anschlüsse	2	2'176.80
29	HOS-20-set · Wasserfilter HOSHIZAKI HOS-20 inkl. Montagesatz (Eiswürfelmaschine) 150×150×350 (chrombox.ch) Vermerk: im Installationsfach montiert KW	1	259.00
30	A60501050667 · Unterspülemodul 500×660×760 (chrombox.ch) Vermerk: Fach unter dem Becken = Installationsfach für die Spülmaschine (Spül-/Glanzmittel, Wasserfilter, Siphon) KW/WW · Abwasser	1	1'035.60
31	Becken 400×400 in Arbeitsplatte eingeschweisst (Aufpreis Platte mit Becken) KW/WW · Abwasser	1	450.00
32	1351001 · Gläserspüler (Ackermann U 430-2) 600×600×760 (chrombox.ch) 400 V · 3.9 kW · KW/WW · Abwasser	1	3'621.00
33	Gerätesockel Edelstahl 600×600×H90 mm unter Gläserspüler (Ackermann U 430-2) (Pos. 32) – Richtwert 590 €/m² Front, Studio 54 auf Anfrage	1	38.40
34	9500085 · Umkehrosmoseanlage KPRO Compact 155×401×456 (chrombox.ch) Vermerk: im Installationsfach montiert 230 V · 0.1 kW · KW · Abwasser	1	2'492.00
35	636002H9 (Richtwert >3000) · Arbeitsplatte mit Aufkantung 3973×700 Wand D	1	1'669.20
36	66000870 · Tiefkühlschrank OASIS SP80 GN 2/1 697×850×2105 (chrombox.ch) 230 V · 0.6 kW	1	4'973.00
37	CAKM011200 · Abfallkühler 1 x 120 L 1020×720×1082 (chrombox.ch) 230 V · 0.5 kW	1	3'502.00
Total Streichpreis			69'993.60

Installationen (Richtwerte, bauseits):
Anschlussleistung total ca. 47.1 kW · 6 Geräte 400 V · 7 Geräte 230 V · 12 Wasseranschlüsse (KW/WW) · 11 Abwasseranschlüsse · 3 Geräte mit Abluft/Lüftung · 2 Steckdosen bauseits. Genaue Werte gemäss Gerätedatenblatt; Planung der Installationen durch den Elektriker/Sanitär.

Richtofferte, unverbindlich. Masse und Ausführung werden vor der Bestellung durch die T101 AG geprüft. Arbeitsplatten nach Liste Complementary Line, Sockel nach Kühlfachanzahl. Geräte nach Shop-Preis chrombox.ch. Kühl-/Tiefkühlzellen nach Kühlzellen-Konfigurator. Lieferung, Montage und Anschlüsse nach Aufwand oder separater Offerte. Es gelten die Nutzungsbedingungen für Pläne und Richtofferten der T101 AG (akzeptiert am –). Gerichtsstand Zug.

Kontakt: chrombox Planer · ·

chrombox KÜHLEN - KOCHEN - SPÜLEN T101 AG chrombox · Ruessenstrasse 11 · 6340 Baar 041 241 11 01 · info@chrombox.ch · chrombox.ch	PROJEKT Pizzeria mit Kühlzelle und Nebenraum	KUNDE Pizzeria Da Mario	ADRESSE Musterstrasse 1, 6340 Baar	PLAN Richtofferte
	PLAN-NR. RP-260916-670	DATUM 16.09.2026	BEARBEITER chrombox	MASSSTAB Masse in mm